


RZUT PARTERU

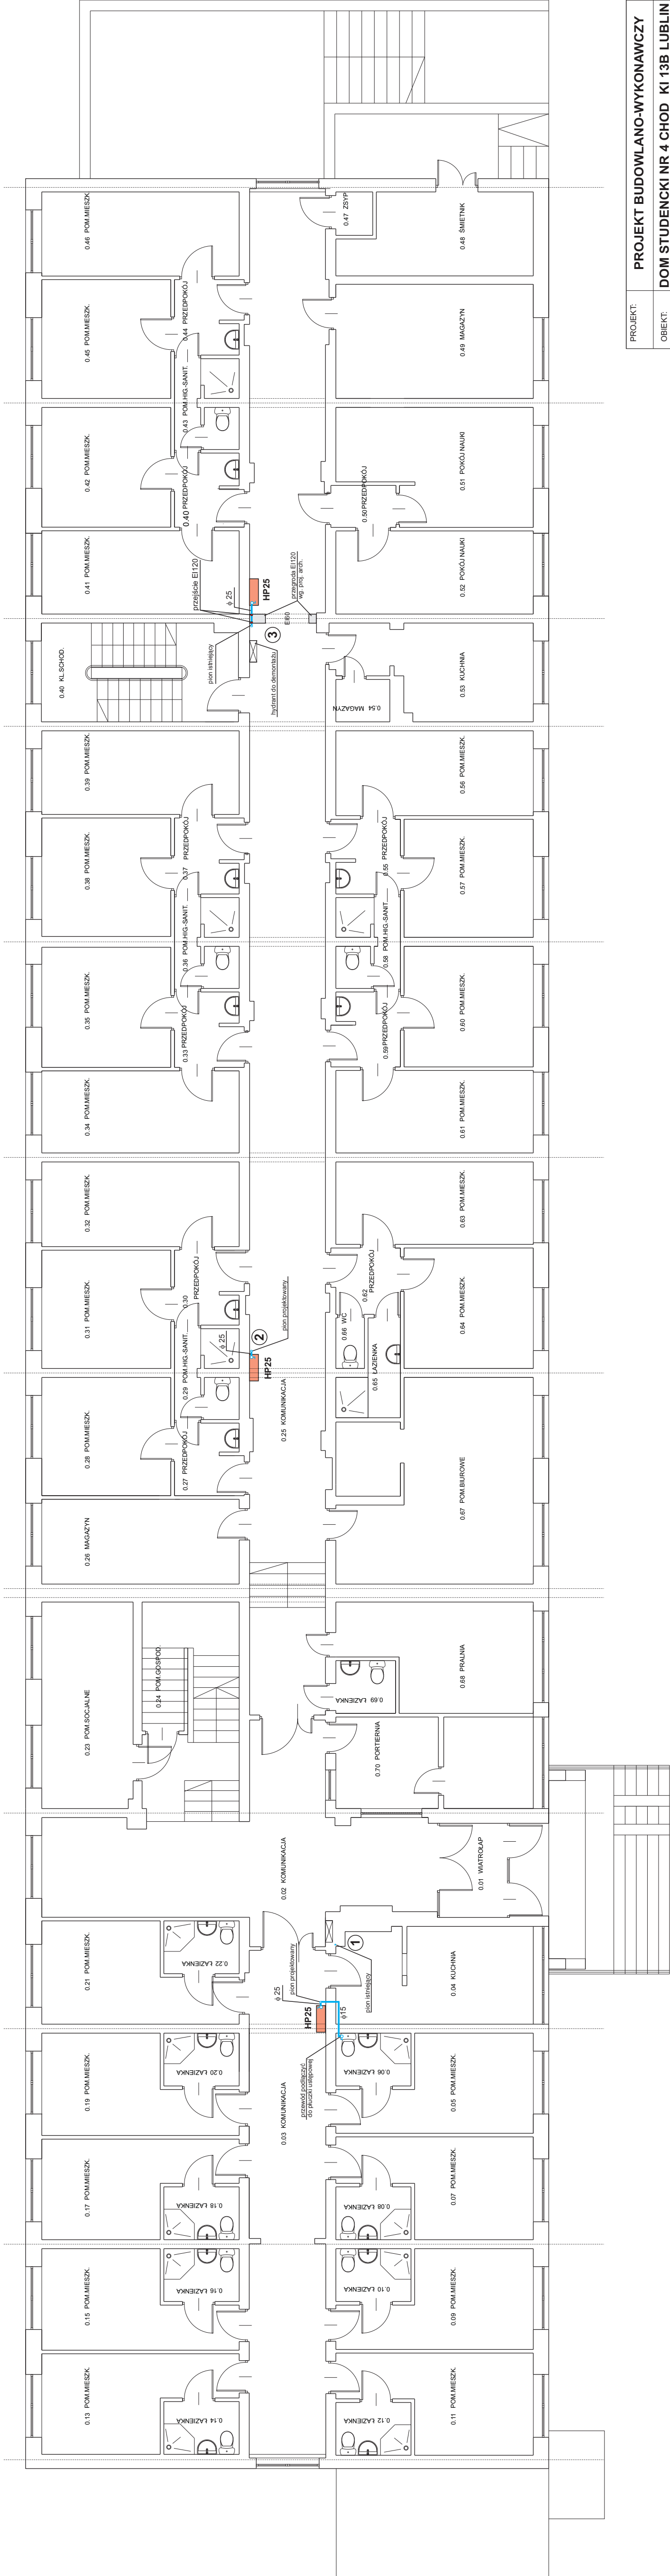

PROJEKT:	PROJEKT BUDOWLANO-WYKONAWCZY			DATA: CZERWIEC 2013
OBIEKT:	DOM STUDENCKI NR 4 CHOD KI 13B LUBLIN			Skala: 1:100
INWESTOR:	UNIWERSYTET MEDYCZNY W LUBLINIE			Branch: sanitarna
TYTUŁ:	RZUT PARTERU - INSTALACJA HYDRANTOWA			Rys.
	4			
Projektował:	mgr inż. J. Bartoszewicz 1023/Lb/72			Biuro Projektów Przemysłu Spożywczego ATMOS ul. Zemborzycka 53 w Lublinie tel/fax 081 74-408-80
Sprawił:	inż. B. Klimek 1076/Lb/79			
Niniejszy projekt jest własnością jego autorów. Kopiowanie, publikowanie oraz wykorzystanie projektu do jakichkolwiek innych celów bez wiedzy i zgody autorów jest zabronione na mocy Ustawy o Prawie Autorskim i prawach pokrewnych z dnia 4 lutego 1994r. (Dz. U. z 1994r. Nr 24, poz. 83)				