



RZUT PIWNIC

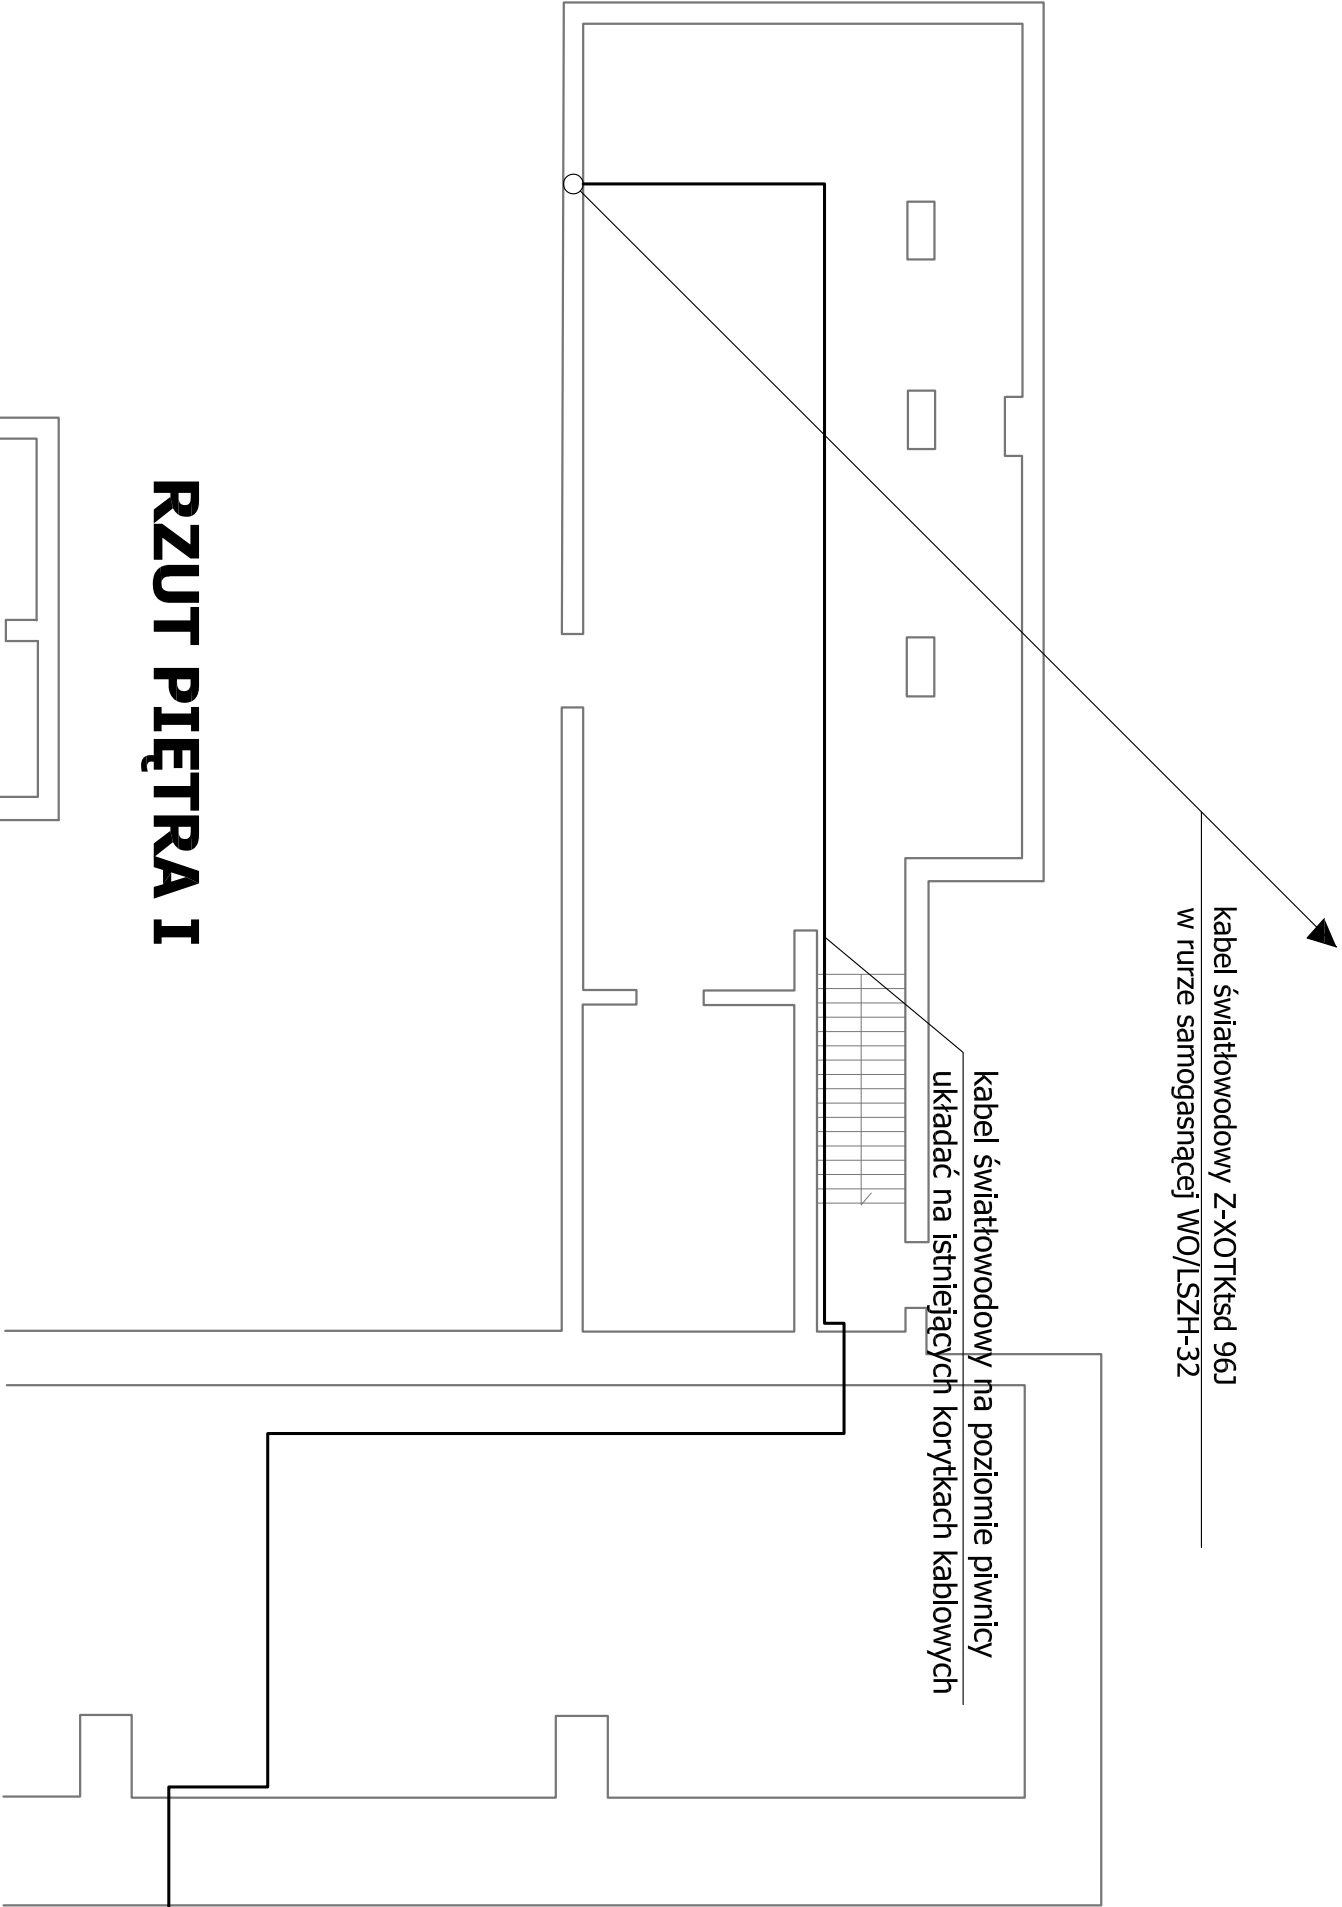

RZUT PIĘTRA I

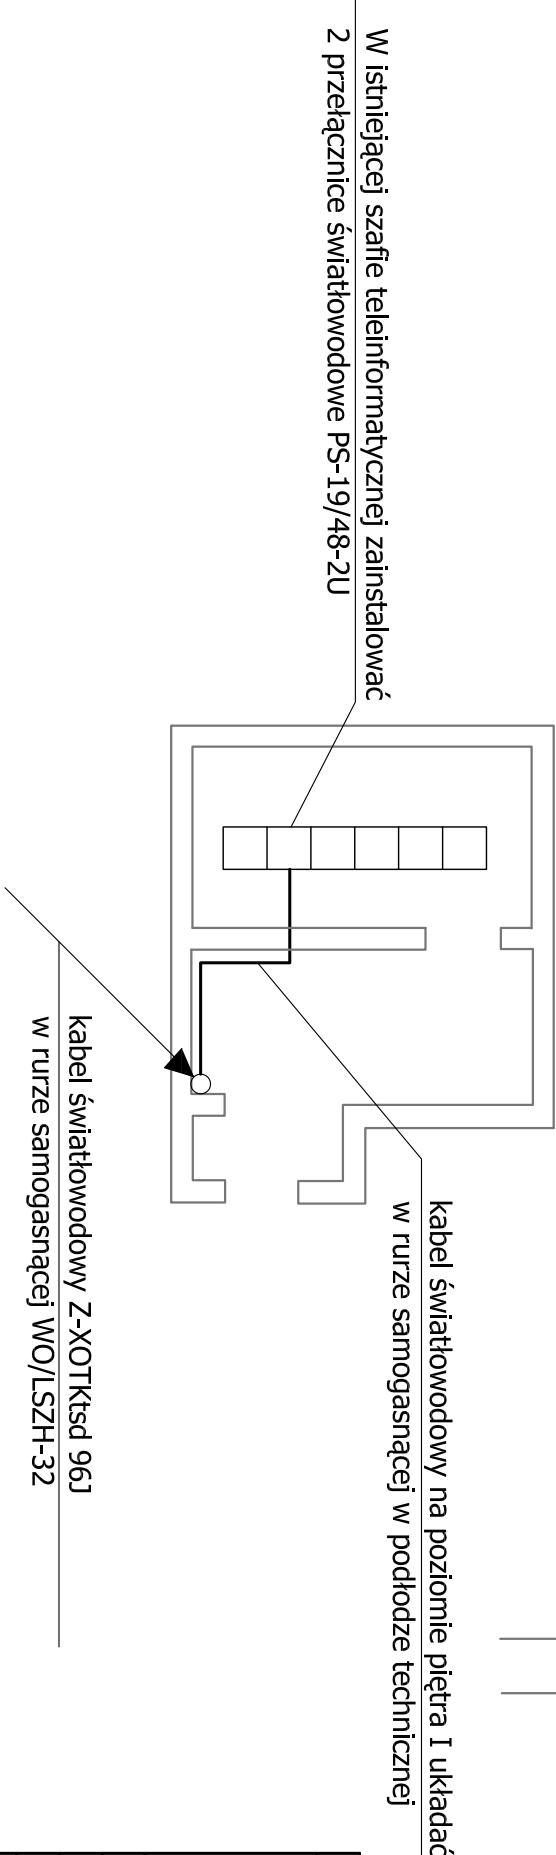

Plan przebiegu światłowodu po obiekcie Urzędu Miasta ul. Wieniawska 14

BIURO PROJEKTÓW BUDOWNICTWA KOMUNALNEGO Sp.z o.o. w LUBLINIE				
Obiekt:	PB-W Linię kablowych światłowodowych w rełacji: Wieniawska-Radziwiłłowska-Staszica-Karmelicka w Lublinie			NR ZLECENIA:
				1096/12
Investor:	Uniwersytet Medyczny 20-059 Lublin Al. Racławickie 1			SKALA: 1:100
SPECJALNOŚĆ: elektr / telekom		NR UPRAWNIENI:	PODPIS:	DATA:
PROJEKTANT:	inż. M. Żejmo	931LB/75 1848/LB/92 1509/99/U		07.2012
ASYSTENT:	D. Grudziński			
ASYSTENT:	mgr inż. B. Marut			
ASYSTENT:	mgr inż. M. Olejcz			
SPRAWDZAJĄCY:	mgr inż. J. Dłużewski	1017/LB/79 1852/LB/92 1460/99/U		
				NR RYS. 4