


RZUT PIWNIC 1:100

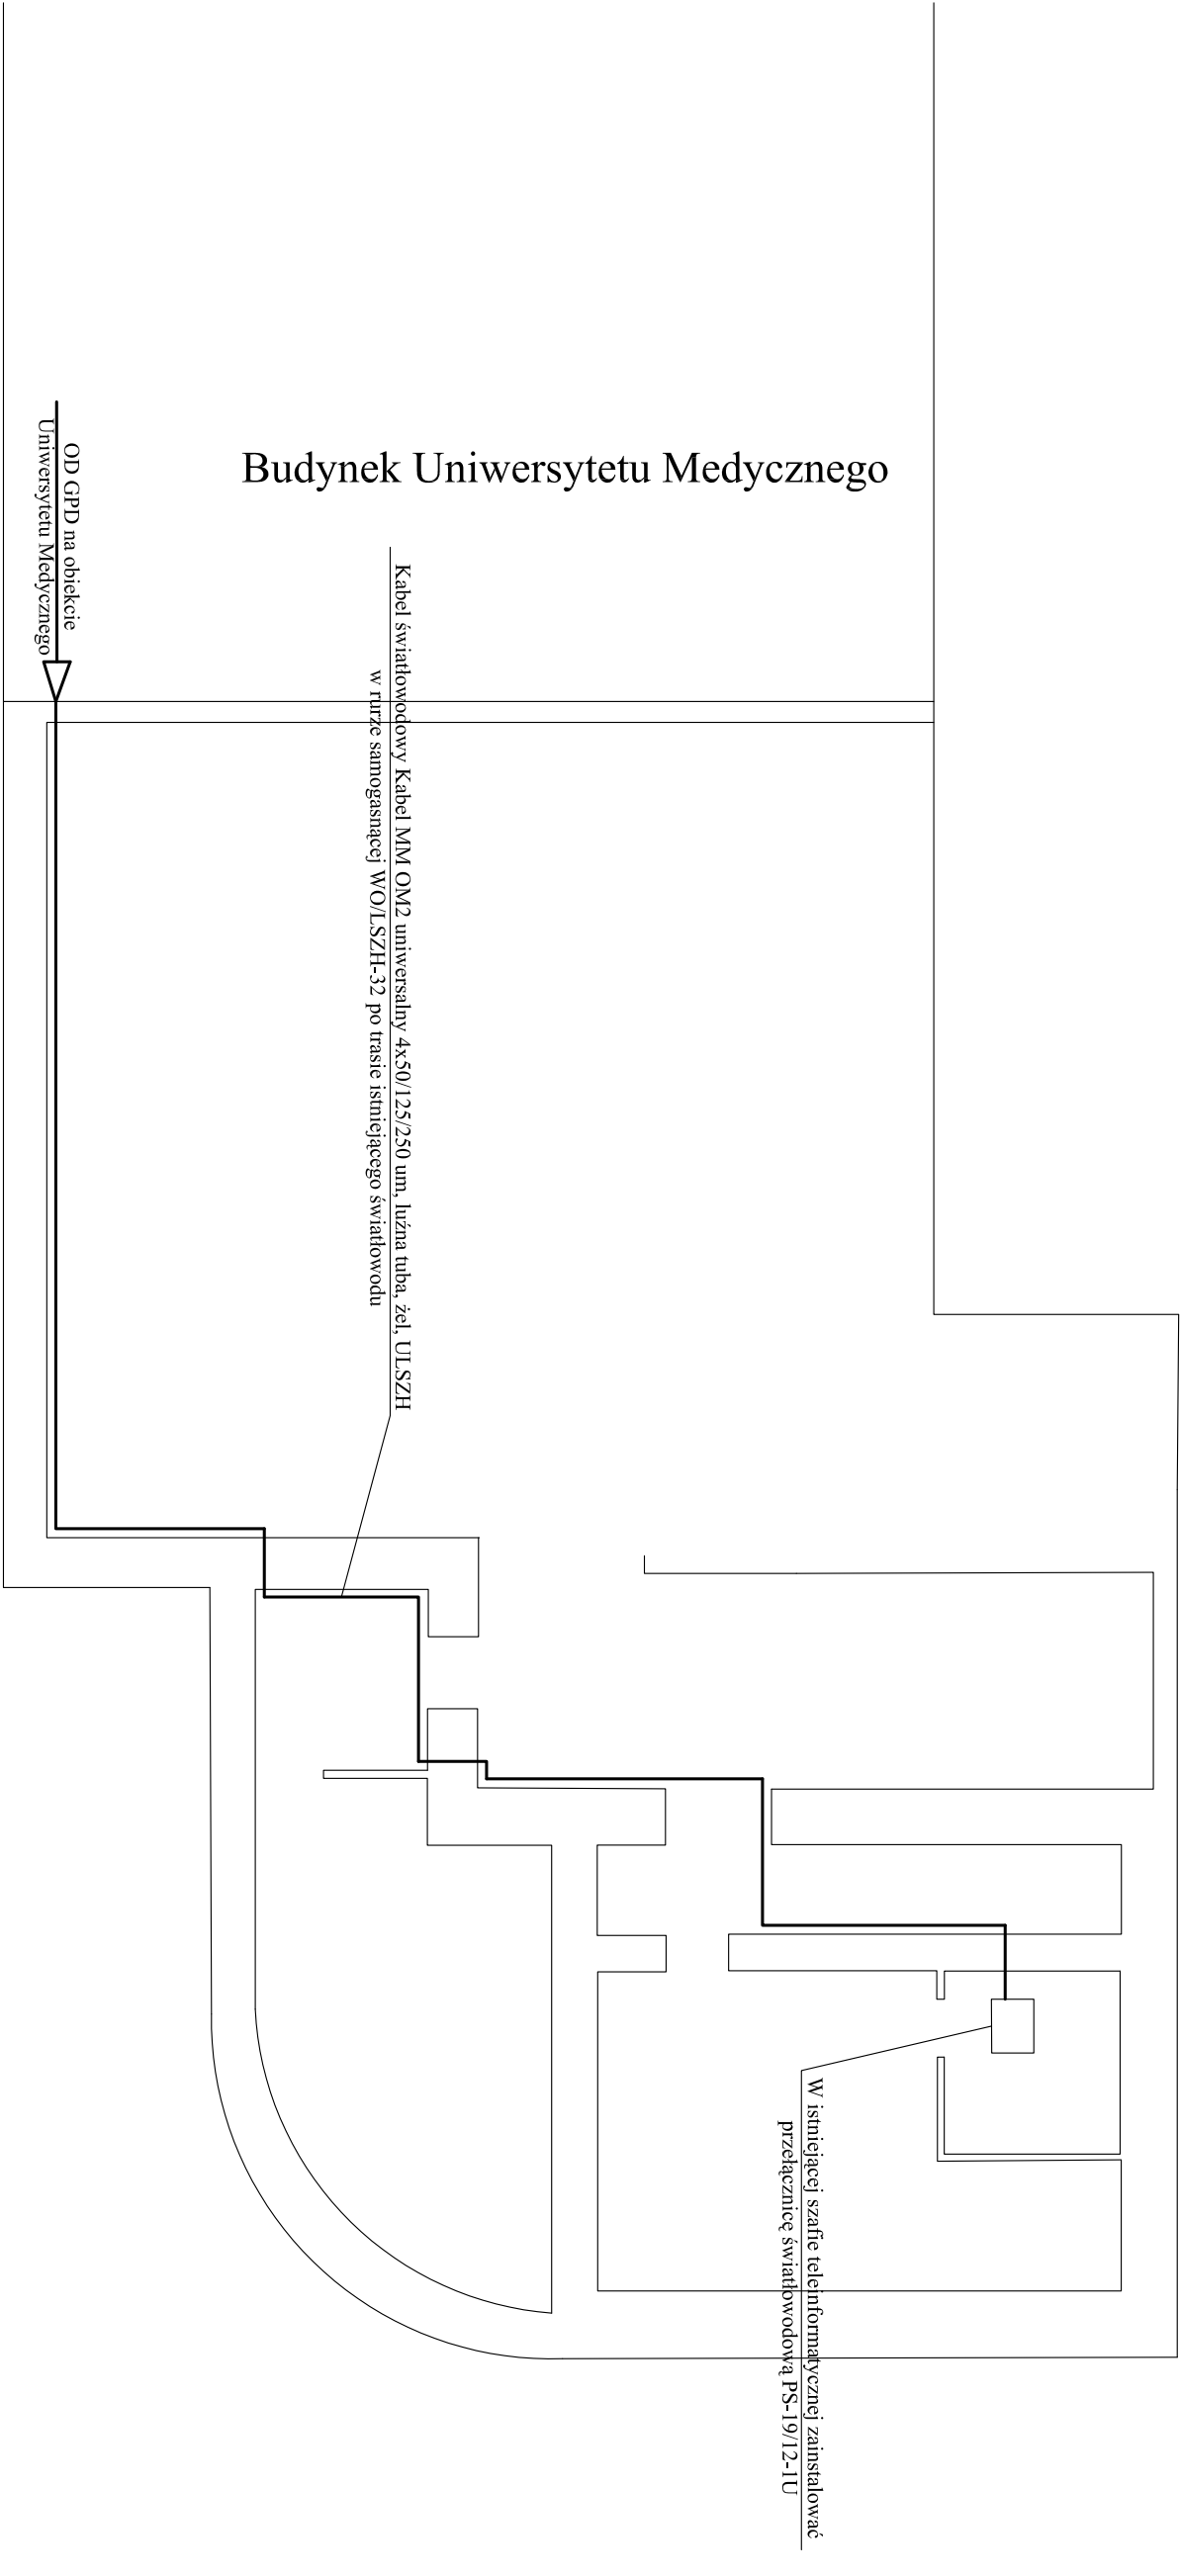

Plan przebiegu światłowodu po obiekcie Urzędu Miasta Lublin pl. Litewski 1

BIURO PROJEKTÓW BUDOWNICTWA KOMUNALNEGO Sp. z o.o. w LUBLINIE					NR ZLECENIA:	
Obiekt:		PB-W Linię kablowych światłowodowych w rełacji: Wieniawska-Radziwiłłowska-Słazica-Karmelicka w Lublinie			1096/12	
Inwestor:		Uniwersytet Medyczny 20-059 Lublin Al. Racławickie 1			SKALA: 1:100	
SPECJALNOŚĆ: elektr / telekom		NR UPRAWNIEN:		PODPIS:	DATA:	
PROJEKTANT:		inż. M. Żejmo		931/B/75 1848/LB/82 1509/99/U	07.2012	
ASYSTENT:		D. Grudziński				
ASYSTENT:		mgr inż. B. Marut			NR RYS.	
ASYSTENT:		mgr inż. M. Olejcz				
SPRAWDZAJĄCY:		mgr inż. J. Dłużewski		1017/LB/79 1852/LB/92 1460/99/U	6	