


LEGENDA	
	Tablica elektryczna
	Gniazdo pojedyncze 2P+Z, 16A/230V IP20, podtynkowe
	Dwa gniazda pojedyncze 2P+Z, 16A/230V IP20, podtynkowe we wspólnej ramce + LAN
	Łącznik jednobiegunowy
	Łącznik dwubiegunowy
	Wypust - zasilanie urz. 1-f
	Wypust - zasilanie urz. 3-f
	Wypust oświetleniowy 1-f oprawa oświetleniowa 60x60cm do sufitów rastrowych światłowodowa 4x14W IP 20

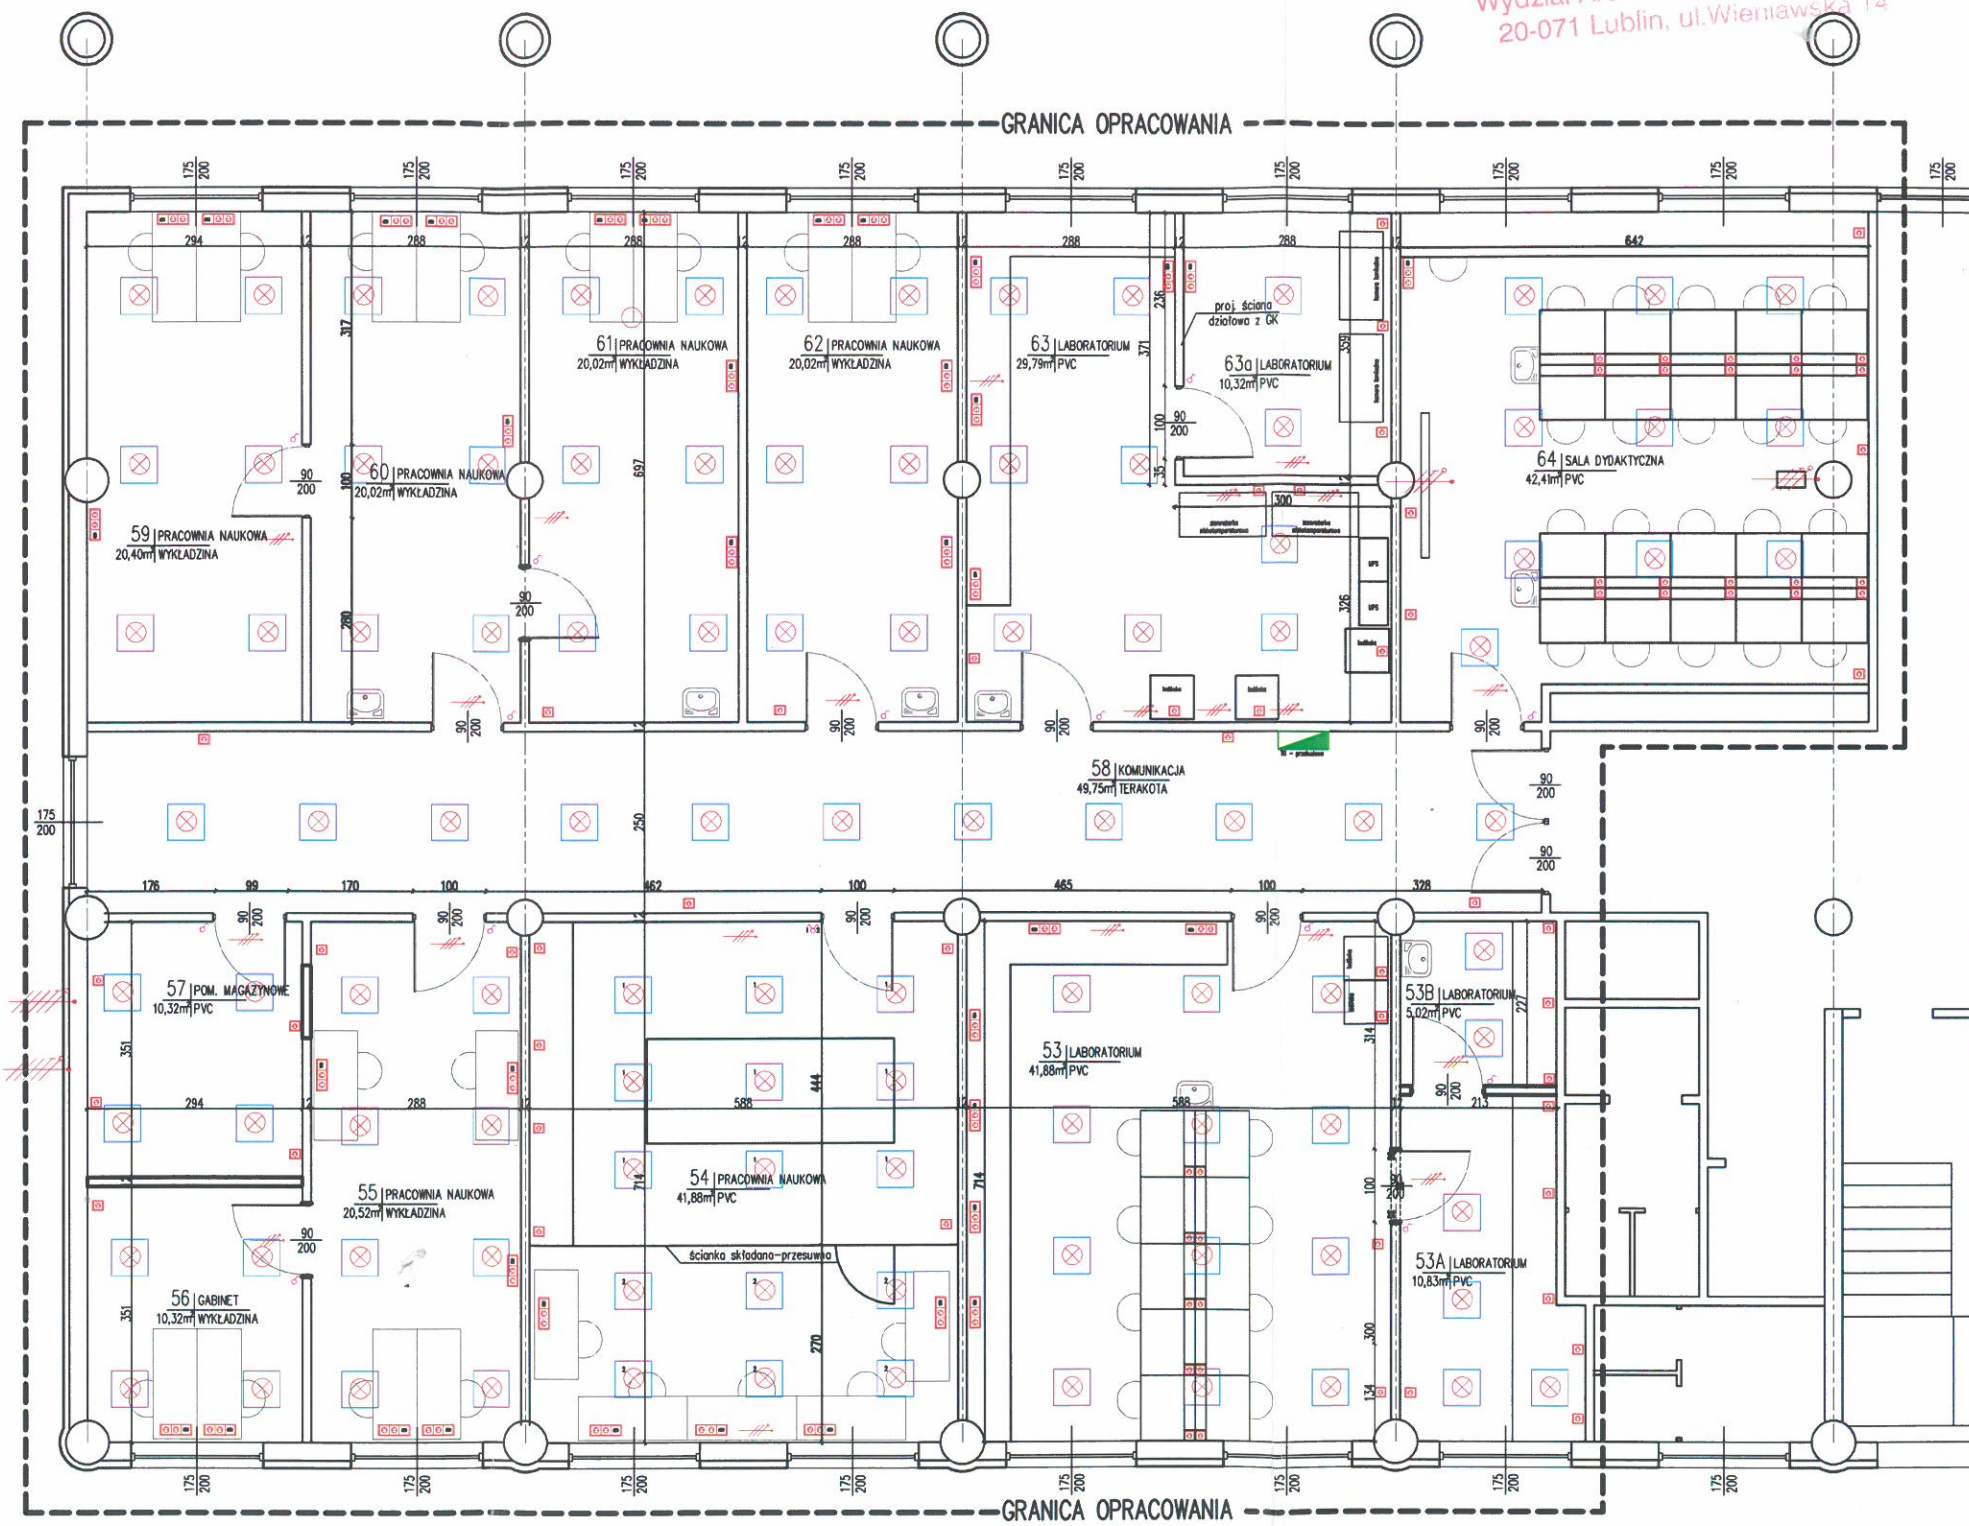

Tytuł projektu ADAPTACJA POMIESZCZEŃ NR 53-64 W BUDYNKU COLLEGIUM UNIVERSUM PRZY UL. CHODŹKI 1 W LUBLINIE			
Stadium Projekt budowlany		Adres inwestycji Lublin, ul. Chodźki 1	
Inwestor Uniwersytet Medyczny w Lublinie Al. Racławickie 1, 20-059 Lublin		Projektant mgr inż. Mirosław Mach nr upr. bud. LUB/0109/PWOE/09	
Branża elektryczna	Data 12/2017 03/2018	Sprawdzający mgr inż. Michał Kowalczyk nr upr. bud. LUB/0002/PWOE/09	
Właściciel projektu MBT Jarosław Kotodziejczyk al. Krasnicka 71A 20-718 Lublin NIP: 7123145308		Tytuł rysunku INSTALACJE ELEKTRYCZNE	
		Skala 1:100	
		Nr rys. E.1	