


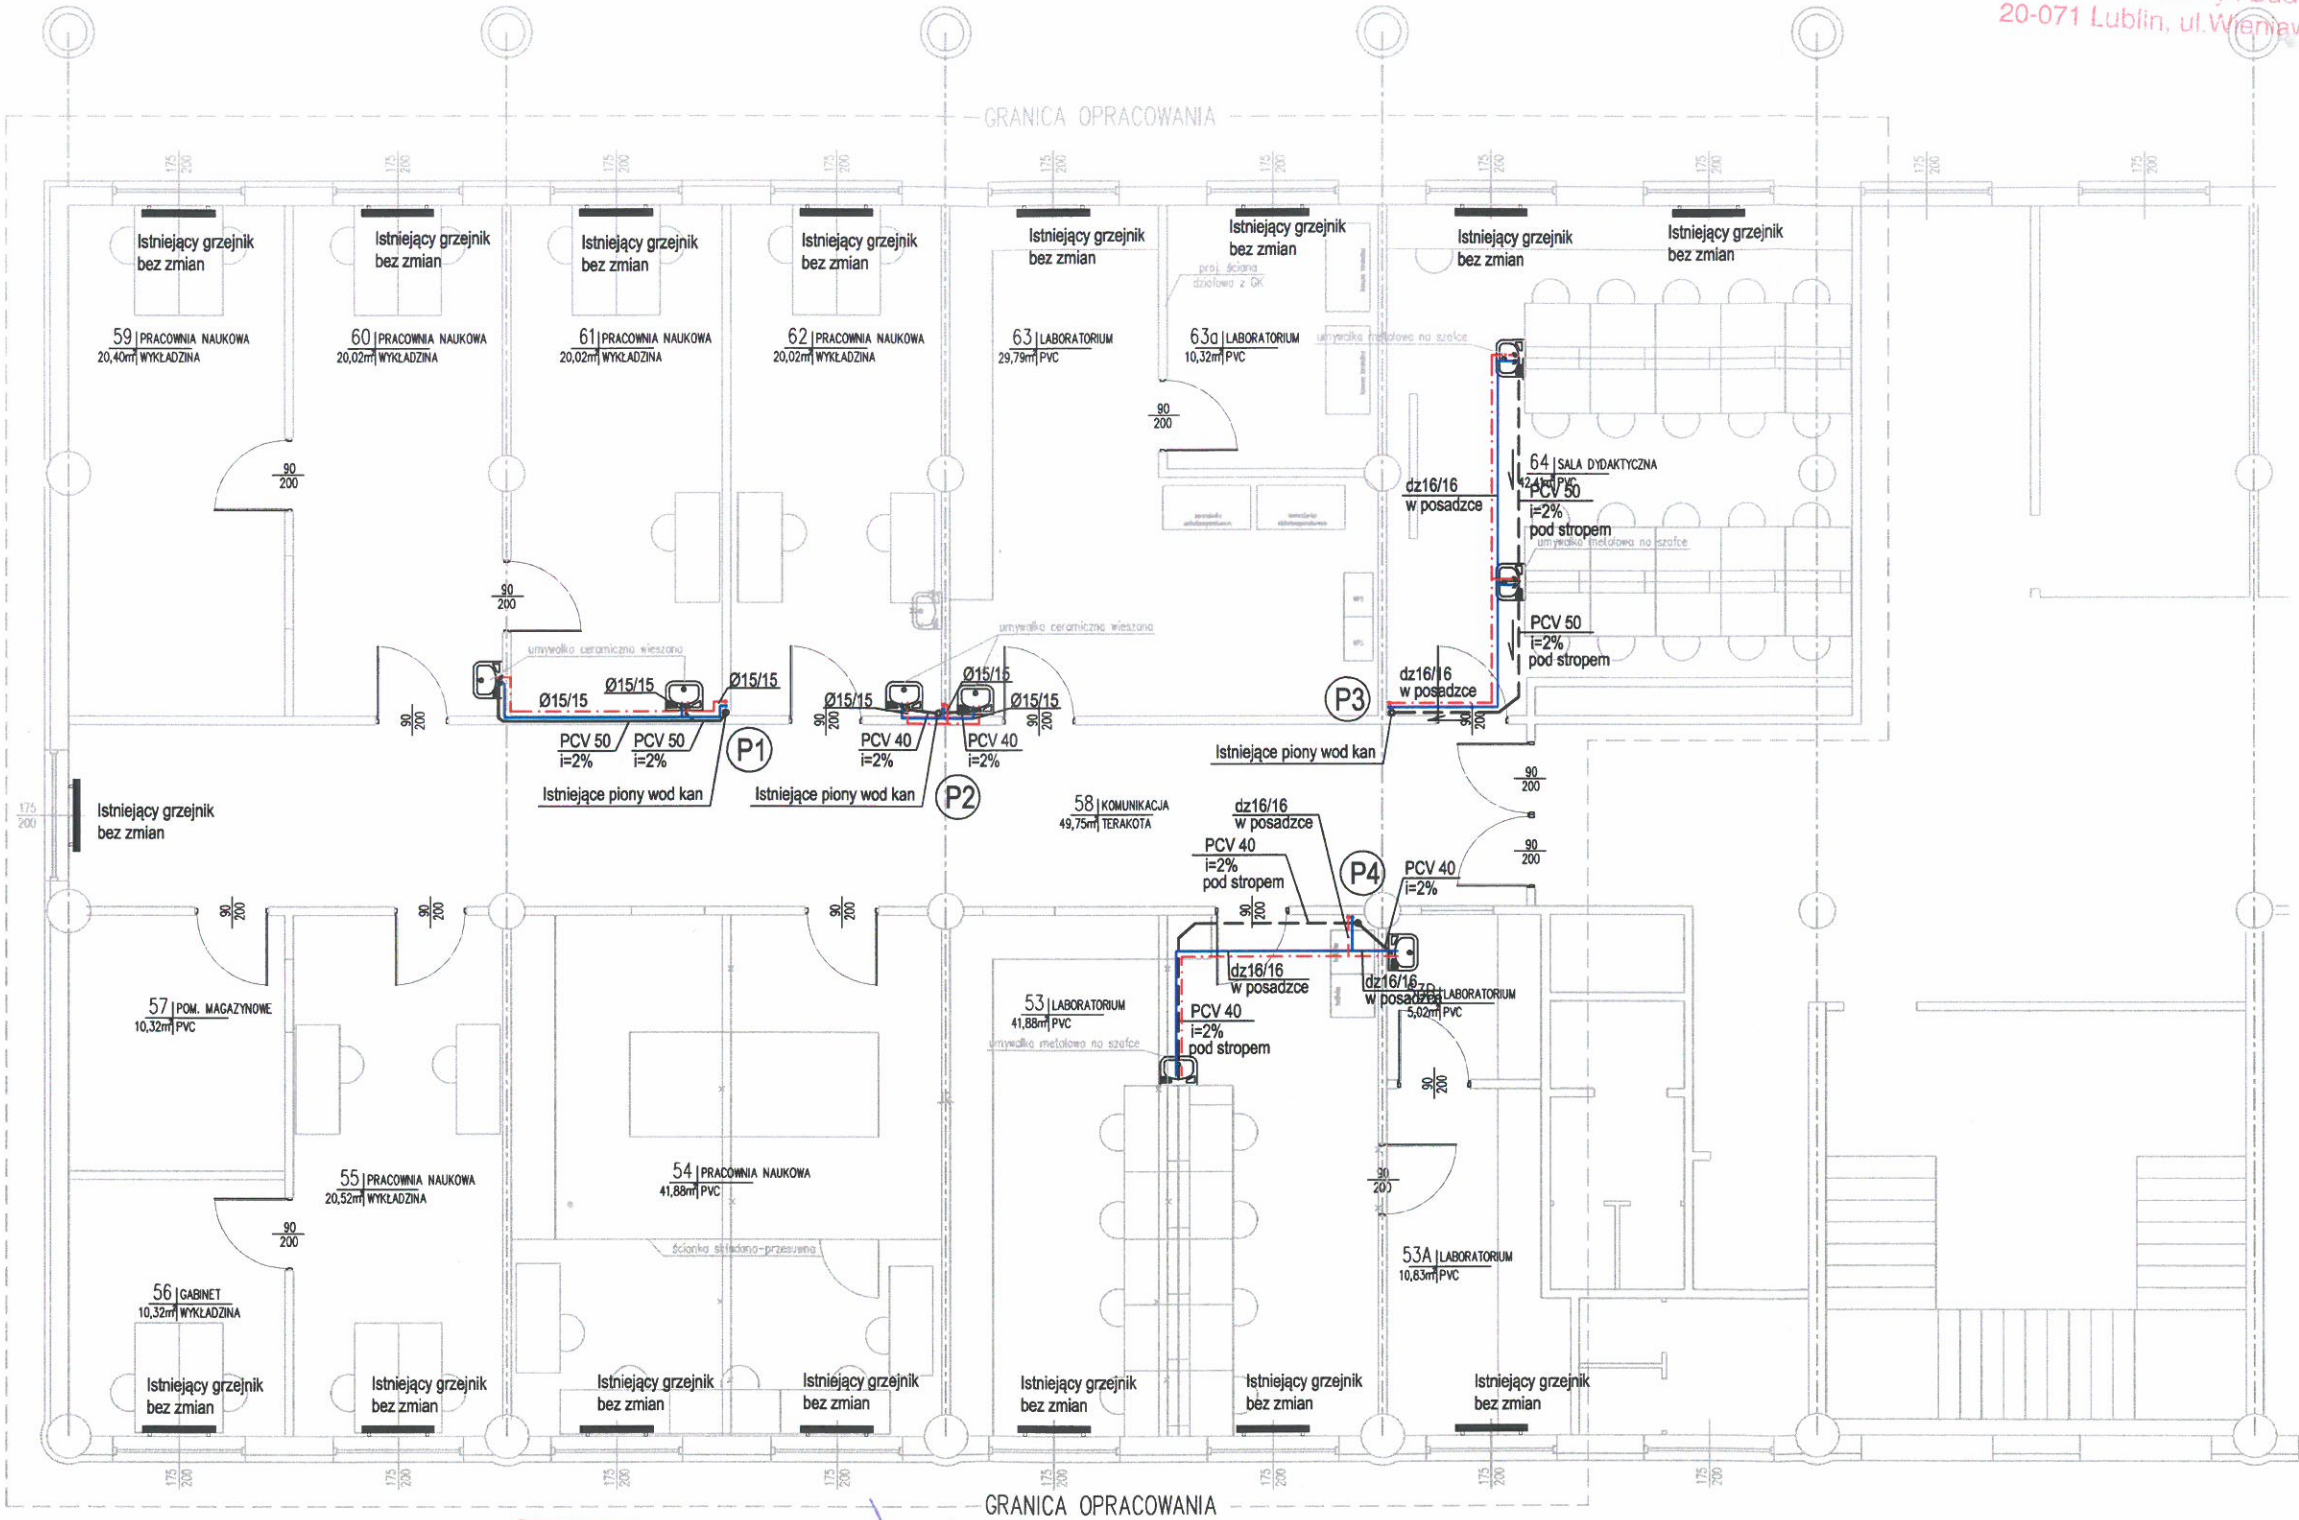

Uzgodniono pod względem wymagań higienicznych i sanitarnych bez zastrzeżeń (z zastrzeżeniami)
Dow. 15.03.2018
L.p. opinii (podpis i pieczęć imienna)

inż. HELENA MOSKAŁ
Rzecznikowa do spraw Sanitarno-Higienicznych
Uprawnienia 98-BP i O/95
w zakresie budownictwa przemysłowego i ogólnego
bez obiektów ochrony zdrowia
20-635 Lublin, ul. Piłsudskiego 4/12
tel. 81 525-53 178

- LEGENDA:**
- Woda zimna
 - Woda ciepła
 - dz 16 Średnica rur tworzywowych
 - Ø15 Średnica rur stalowych ocynkowanych
 - Kanalizacja sanitarna
 - (P1) Nr pionu kanalizacji sanitarnej
 - PCV50 Średnica kanalizacji sanitarnej
 - 2,0% Spadek
 - Istniejący grzejnik

Tytuł projektu ADAPTACJA POMIESZCZEŃ NR 53-64 W BUDYNKU COLLEGIUM UNIVERSUM PRZY UL. CHODŹKI 1 W LUBLINIE			
Stadium Projekt budowlany	Adres inwestycji Lublin, ul. Chodźki 1 dz. nr ewid. 4/47, obr. 18, ark. 1		
Inwestor Uniwersytet Medyczny w Lublinie Al. Racławickie 1, 20-059 Lublin	Projektant mgr inż. Leszek Królikowski nr upr. bud. LUB/0188/POOS/09		
Branża sanitarna	Data 12/2017	mgr inż. P. Głaszczuk LUB/0181/PWOS/OR	
Jednostka projektowa MBT Jarosław Kołodziejczyk al. Krasnicka 71A, 20-718 Lublin NIP: 7123145308	Tytuł rysunku Rzut parteru Instalacja wod-kan i CO		Skala 1:100 Nr rys S1