


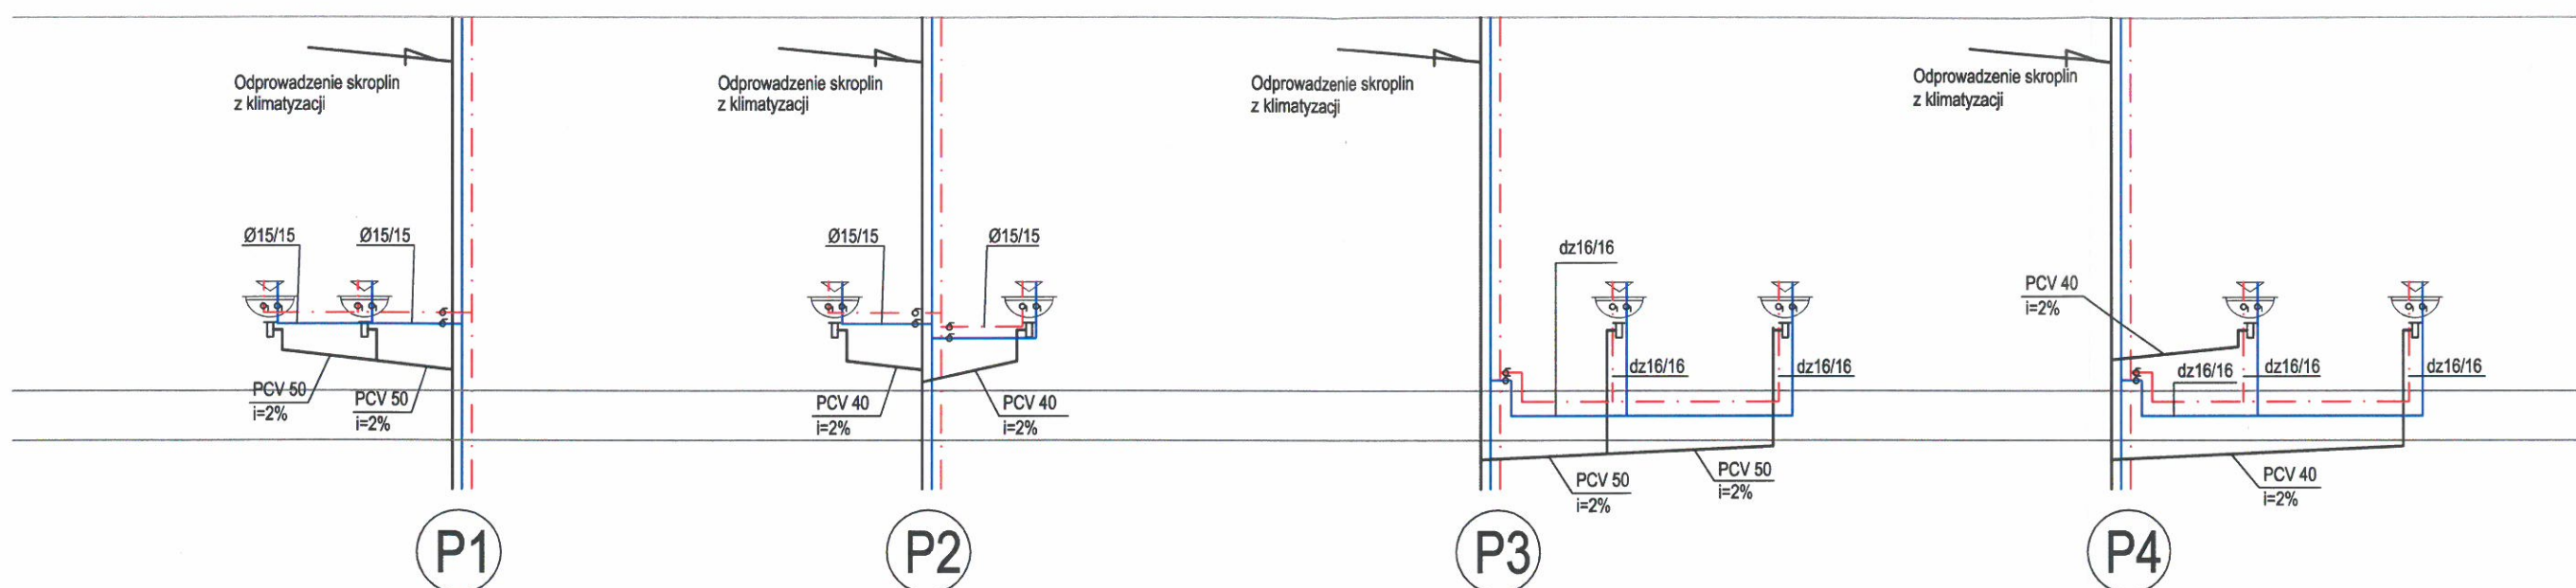

LEGENDA:

—	Woda zimna
- - -	Woda ciepła
dz 16	Średnica rur tworzywowych
Ø15	Średnica rur stalowych ocynkowanych
—	Kanalizacja sanitarna
(P1)	Nr pionu kanalizacji sanitarnej
PCV50	Średnica kanalizacji sanitarnej
2,0%	Spadek

Tytuł projektu ADAPTACJA POMIESZCZEŃ NR 53-64 W BUDYNKU COLLEGIUM UNIVERSUM PRZY UL. CHODŹKI 1 W LUBLINIE			
Stadium Projekt budowlany	Adres inwestycji Lublin, ul. Chodźki 1 dz. nr ewid. 4/47, obr. 18, ark. 1		
Inwestor Uniwersytet Medyczny w Lublinie Al. Racławickie 1, 20-059 Lublin	Projektant mgr inż. Leszek Królikowski nr upr. bud. LUB/0188/POOS/09		
Branża sanitarna	Data 12/2017	SPR. mgr inż. P. Głazowski LUB/0191/POOS/09	
Jednostka projektowa MBT Jarosław Kotodziejczyk al. Kraśnicka 71A 20-718 Lublin NIP: 7123145308	Tytuł rysunku Rozwinięcie pionów wod-kan		Skala 1:50 Nr rys S2