


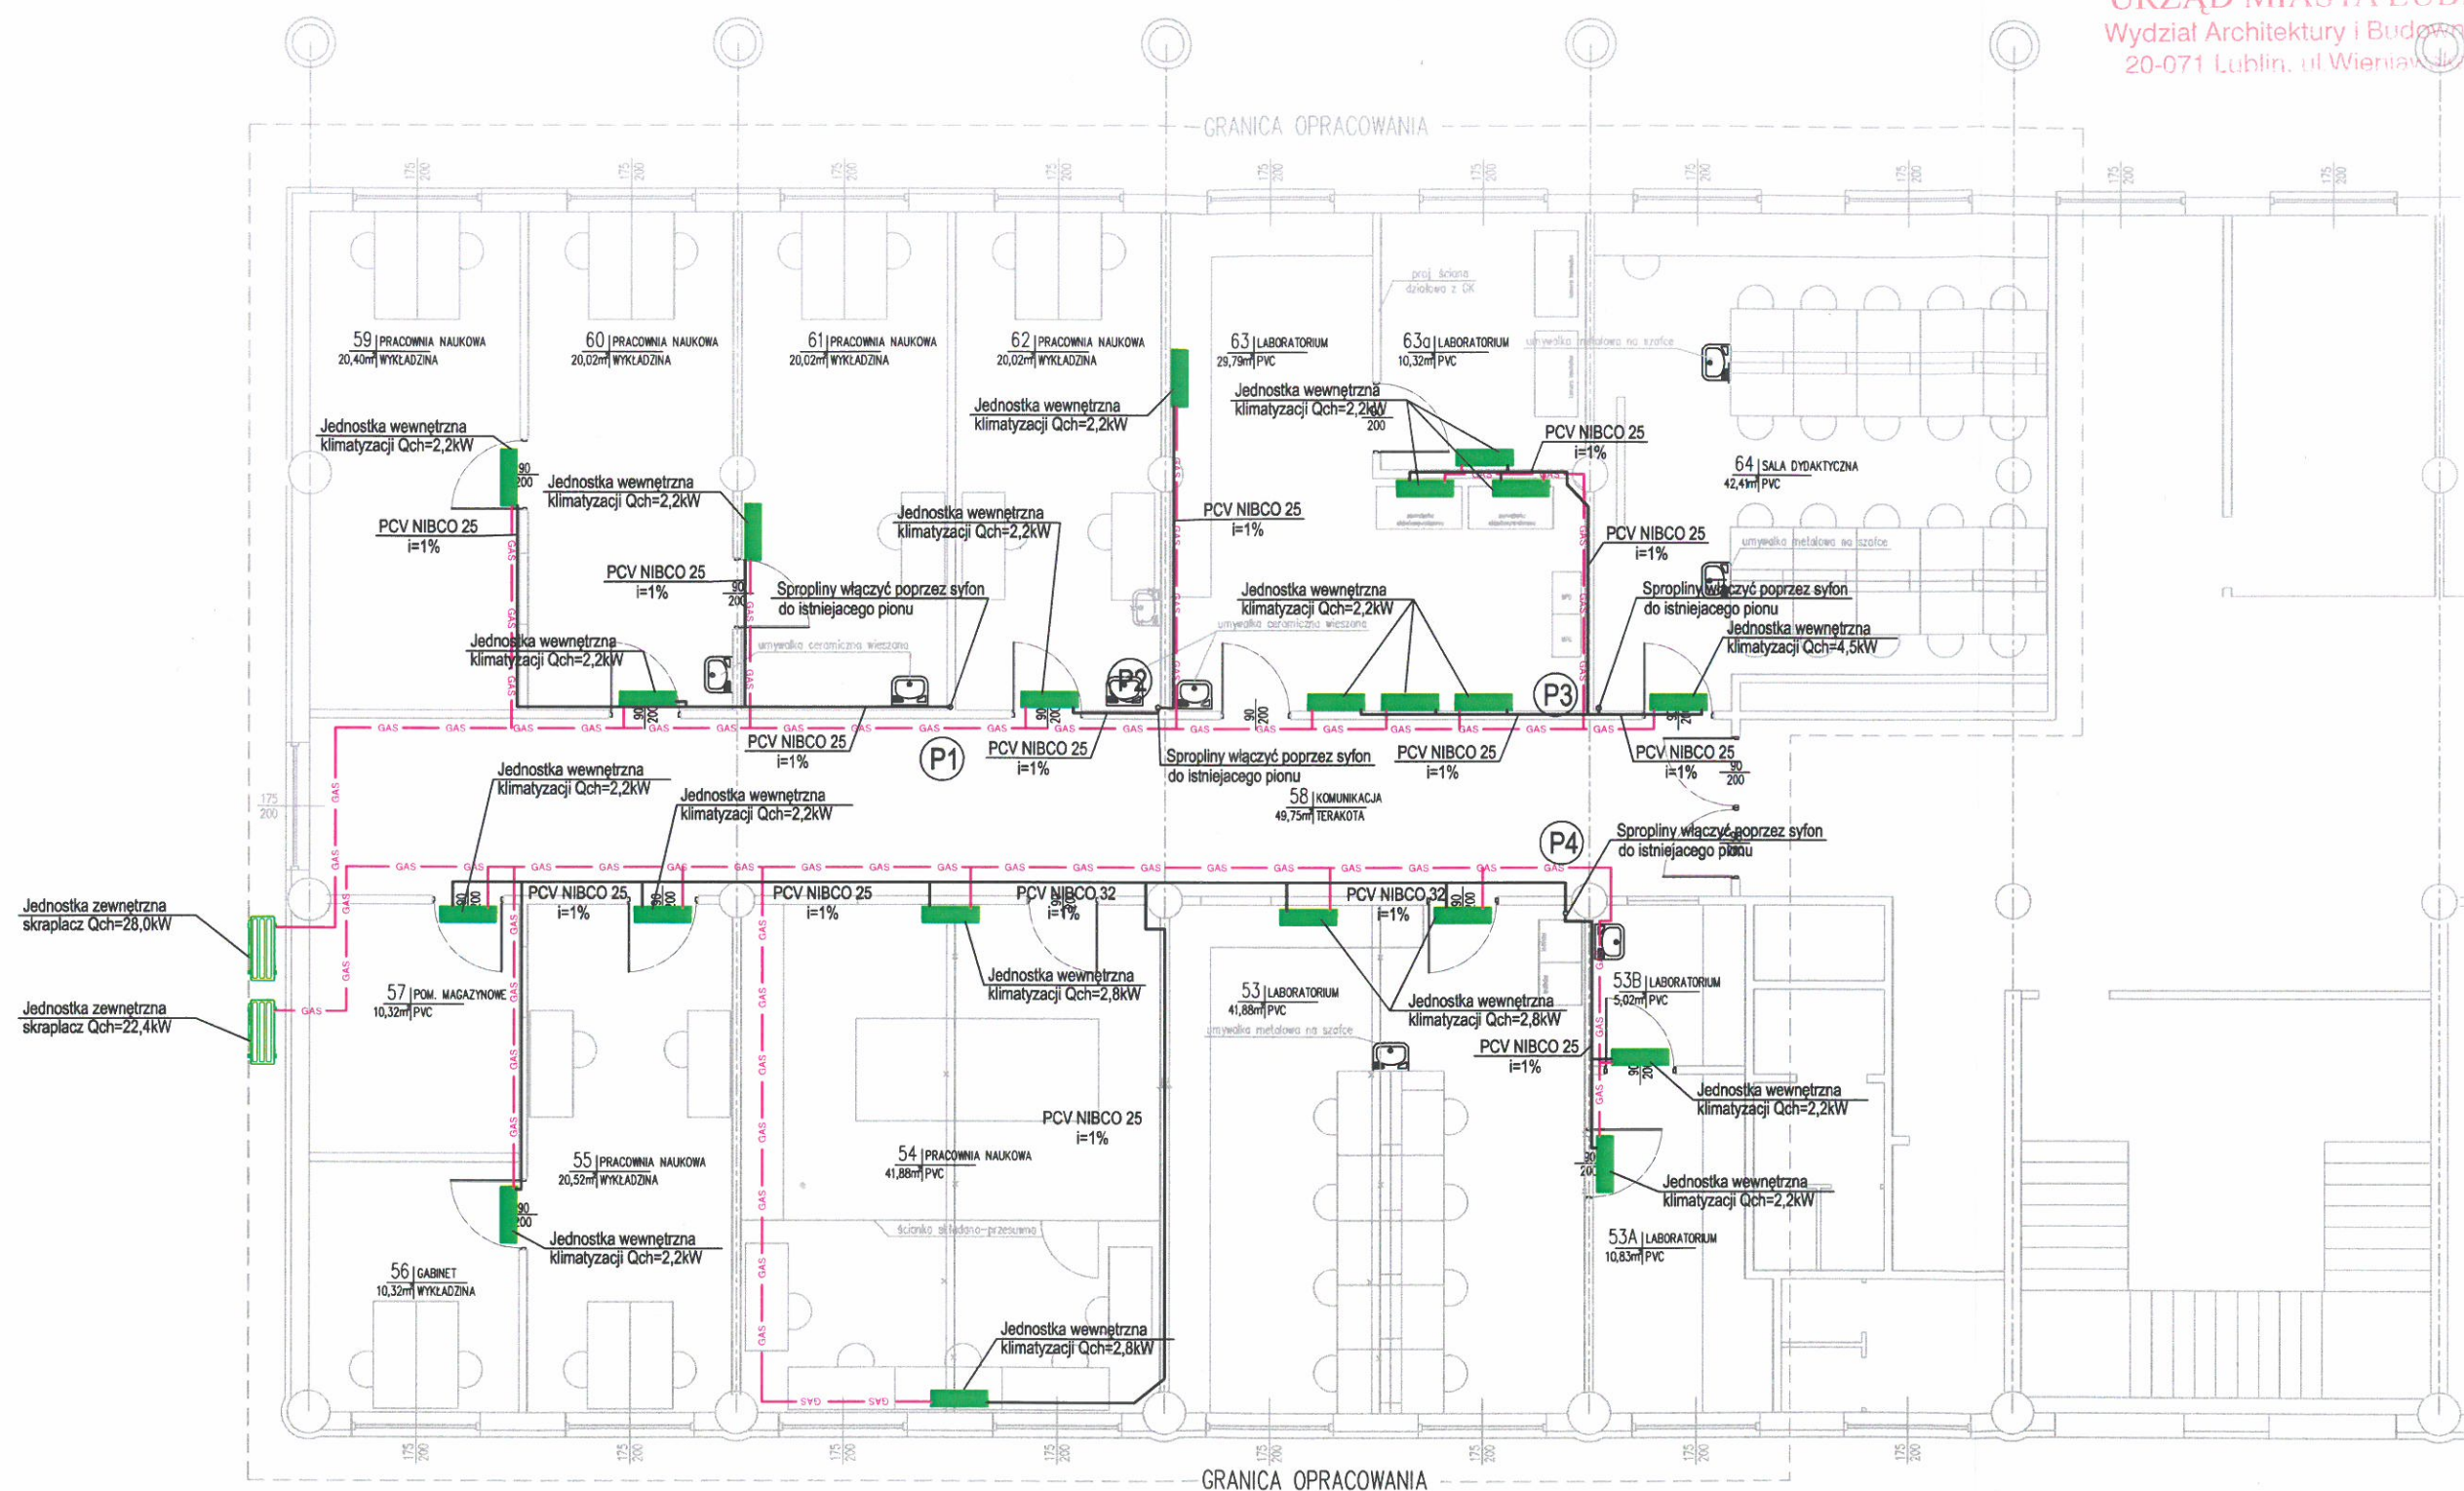

LEGENDA:

- Klimatyzator
- Instalacja freonowa
- Kanalizacja sanitarna
- P1 Nr pionu kanalizacji sanitarnej
- PCV NIBCO 25 Średnica kanalizacji sanitarnej
- i=1% Spadek

Tytuł projektu ADAPTACJA POMIESZCZEŃ NR 53-64 W BUDYNKU COLLEGIUM UNIVERSUM PRZY UL. CHODŹKI 1 W LUBLINIE			
Stadium Projekt wykonawczy	Adres inwestycji Lublin, ul. Chodźki 1 dz. nr ewid. 4/47, obr. 18, ark. 1		
Inwestor Uniwersytet Medyczny w Lublinie Al. Racławickie 1, 20-059 Lublin	Projektant mgr inż. Leszek Królikowski nr upr. bud. LUB/0188/POOS/09		
Branża sanitarna	Data 12/2017	SPR. mgr inż. P. Gtasiewicz LUB/0184/1203/09	
Jednostka projektowa MBT Jarosław Kotodziejczyk al. Kraśnicka 71A 20-718 Lublin NIP: 7123145308	Tytuł rysunku Rzut parteru Instalacja klimatyzacji	Skala 1:100 Nr rys S3	