


☎	Gniazdo wykonane 230V, 16A, IP44, p/I
⚡	Wypust wykonany przewodem zgodnie z schematem IE, zasilający urządzenie zgodnie z opisem
LSW	Lokalne szyno połączeń wydawkowych
⚡	Zestaw PEI: 2xGdLd10 z kluczem+KdL+E+2xRd+4S Zaświadczeń w ranco 4-krotnej

LEGENDA

Układ sieci TN-S
Ochrona przed porażeniem prądem
elektrycznym realizowana za pomocą
samoczynnego wyłączenia zasilania
w czasie opisanym w obowiązujących
normach

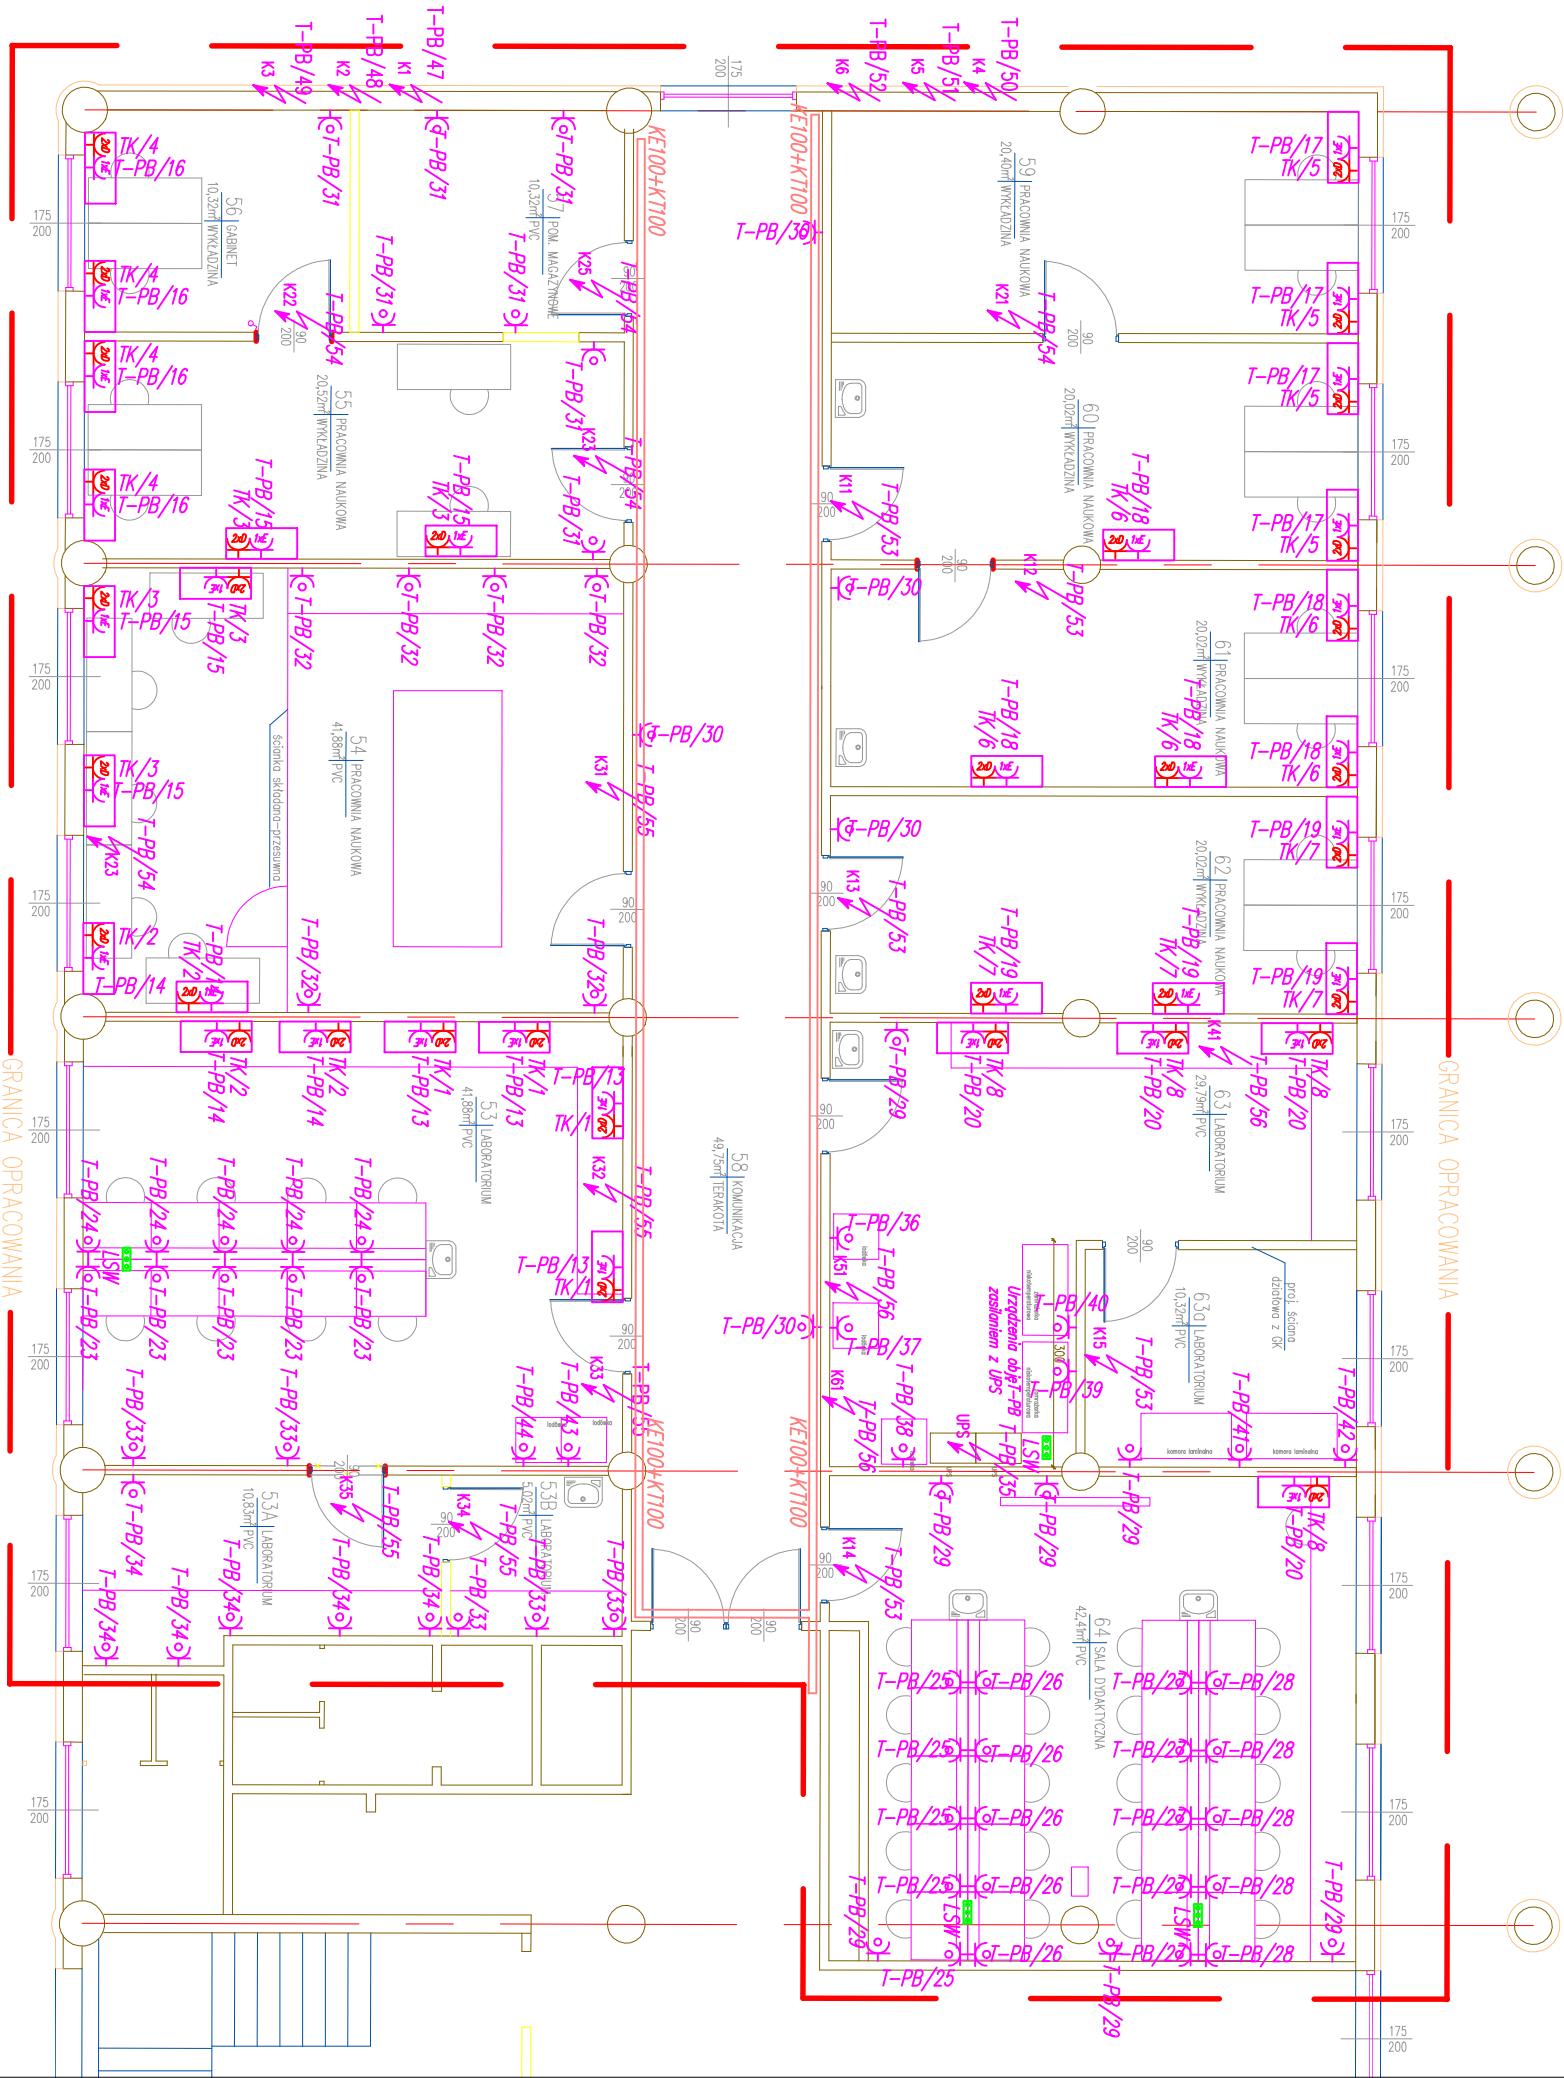

Tytuł projektu ADAPTACJA POMIESZCZEŃ NR 53-64 W BUDYNKU COLLEGIUM UNIVERSUM PRZY UL. CHODZKI 1 W LUBLINIE			
Stadium Projekt budowlany	Adres inwestycji Lublin, ul. Chodźki 1		
Inwestor Uniwersytet Medyczny w Lublinie Al. Racławickie 1, 20-059 Lublin	Projektant mgr inż. Poweł Wołczuk nr upr. bud. LUB/0131/PWOE/10		
Branda elektryczna	Data 12/2017		
Jednostka projektowa MBT Jorostów Kołodziejczak al. Krosnińska 71A 20-718 Lublin NIP: 7123145308	Tytuł rysunku INSTALACJE ELEKTRYCZNE INSTALACJE WTYCZKOWE	Skala 1:100	Nr rys. E-2